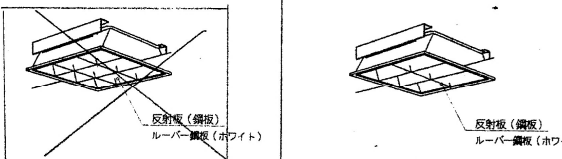
 
 
 
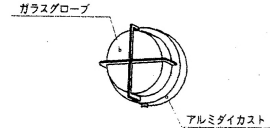
 
 


凡例表

記号	名称	仕様	備考
□○	照明器具	蛍光灯器具	
○	〃	蛍光灯、白熱灯器具	
●	埋込スイッチ	大角通用 1P15A×1	ステンレスプレート
●●	〃	大角通用 1P 4A×1 確認灯付	〃
②	埋込コンセント	大角通用 2P15A (E付) ×2	ステンレスプレート
②2P	〃	大角通用 2P15A×2 ET付	〃
②WP	〃	防雨型 2P15A×2 ET付	
□	弱電端子盤	屋内埋込銅板製	
●	電話用プレート	モジュラジャック付プレート	
◎	直列ユニット	中間用 BS-7F-7	ステンレスプレート
◎R	〃	端末用 BS-7F-R	〃
EL	緊急呼出表示器	1窓埋込型 ステンレスプレート	
P	同上電源部	埋込型	
◎	廊下表示灯	埋込型	
◎	同上復帰ボタン	埋込型	
N	トイレ用呼出しボタン	埋込型 押しボタン式	
⊗	ジョイントボックス	プレート付	
■	電灯分電盤	結線図参照	


照明器具姿図

A	FPL32W-3	B	FHP32W-4	C	FPL28W-2	D	PDL18W-1	FRS11-D181
						E	FDL27W-1	FRS11-D271
松下FSA-43745相当品 								
F	FL20W-1	G	FHF32W-2 (PH) FRS19-322	H1	FHF32W-2 (PH) FRS9-322	I	FDL18W-1	防雨型
				H2	FHF32W-1 (PH) FRS9-321			
   								
J	FHF32W-2 (PH) FRS7-322							
								
a	高輝度誘導灯 C級 バイブ吊片面	d	JD13W-1					
b	高輝度誘導灯 C級 バイブ吊両面 (矢印付)							
冷陰極蛍光灯 電池内蔵  非常照明 電池内蔵 								

着工	
竣工	
監理	
施工	

株式会社 衛藤中山設計

 DATE



JOB TITLE

郡山町高齢者等交流センター建設工事


DRAWING TITLE

凡例・照明器具姿図


SCALE

一級建築士事務所 第1-8-216号
鹿児島県知事登録

一級建築士 38030号 中山 克巳

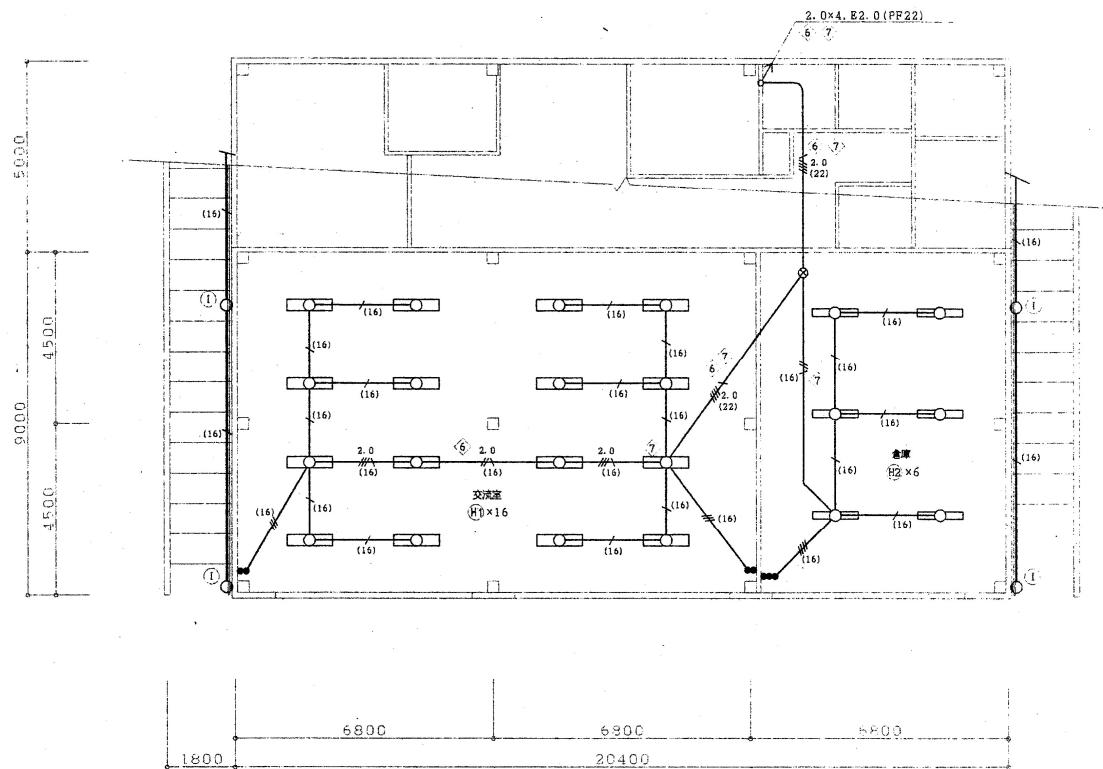

1階平面図 S=1:100

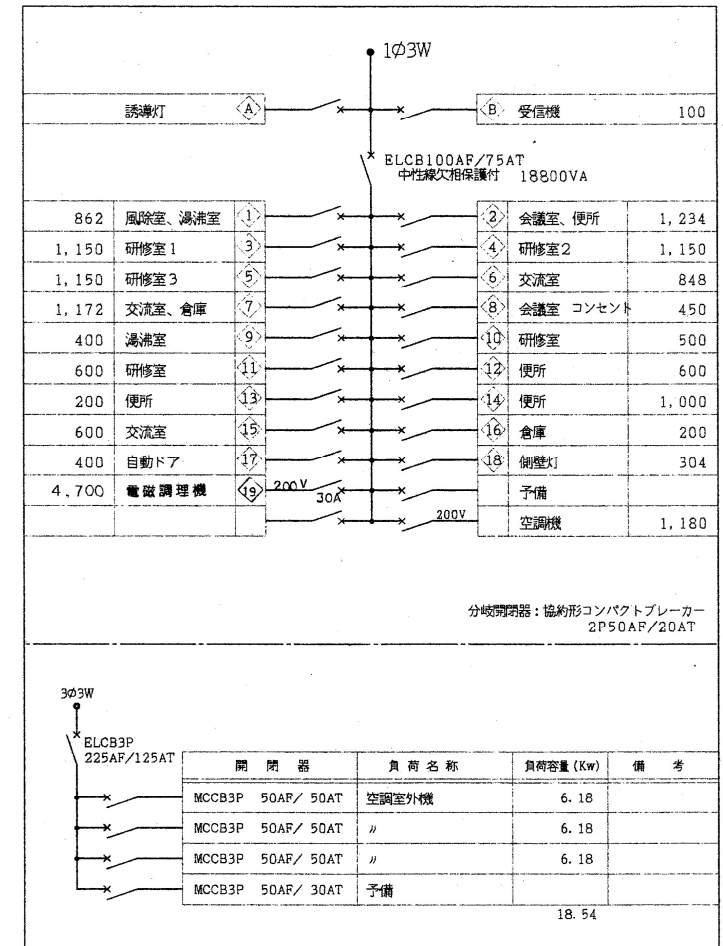

LP-A結線図 鋼板製屋内壁掛型

着工	
竣工	
監理	
施工	

株式会社 衛藤中山設計



JOB TITLE 郡山町高齢者等交流センター建設工事


DRAWING TITLE 1階 電灯設備図、盤結線図

SCALE 1:100

一級建築士事務所 第1-8-216号

一級建築士 38030号 中山 晃巳

E 4

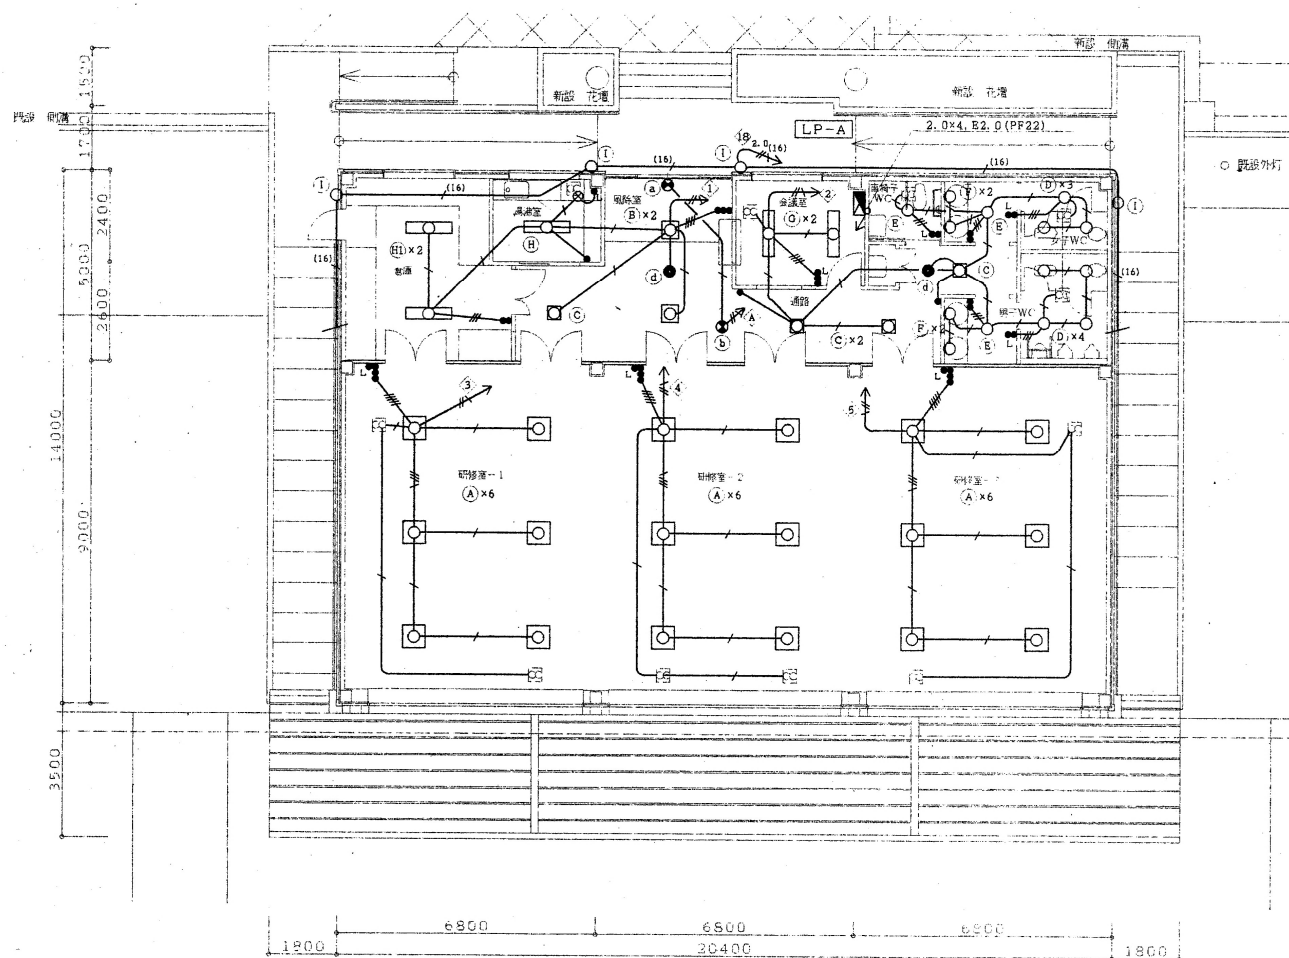

2階平面図 S=1:100

注記 1. 明記なき配線は下記に依る。

- VVF1. 6-2C (PF22)
- VVF1. 6-3C (PF22)
- VVF1. 6-4C (PF22)
- VVF1. 6-3C 1C7-ス (PF22)
- VVF1. 6-4C 1C7-ス (PF22)
- VVF1. 6-2C+3C 1C7-ス (PF22)
- VVF2. 0-3C 1C7-ス (PF22)
- (16) 1. 6x2, E1, 6 (PF16)
- (16) 1. 6x3 (PF16)
- (16) 1. 6x4 (PF16)
- (16) 2. 0x2, E1, 6 (PF16)
- (16) 2. 0x3, E1, 6 (PF16)
- (22) 2. 0x4, E1, 6 (PF22)

2. 施工はケーブル工事とする。
但し壁等への引下げ及び貫通の場合は上記の配管で保護すること。
全て配管保護の場合は絶縁電線 (IV) とする。

着工
竣工
監理
施工

株式会社 衛藤中山設計



JOB TITLE
郡山町高齢者等交流センター建設工事

DRAWING TITLE
2階 電灯設備図

SCALE
1:100


一級建築士事務所 第1-8-216号
鹿児島県知事登録

一級建築士 38030号 中山 克巳


E 5

明記なき配線は下記による

---	1.6x2. E1.6 (PF16)
---	2.0x2. E2.0 (PF16)
---	2.0x4. E2.0 (PF22)
---	VVF2.0-3C (1C:アース) 引下げ保護管 (PF22)

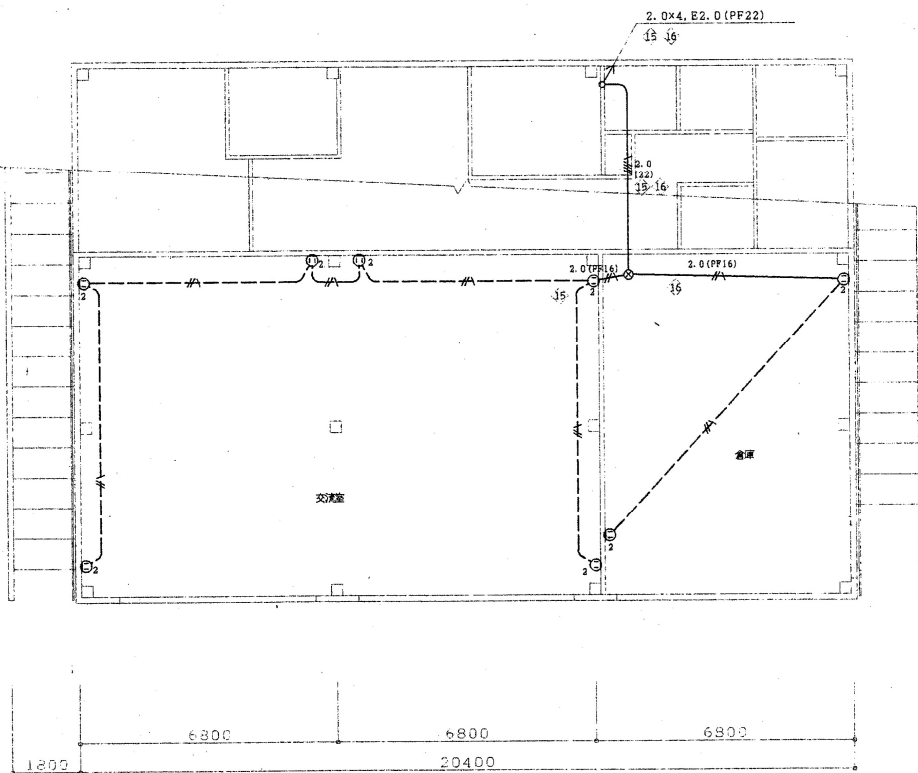

1階平面図 S=1:100

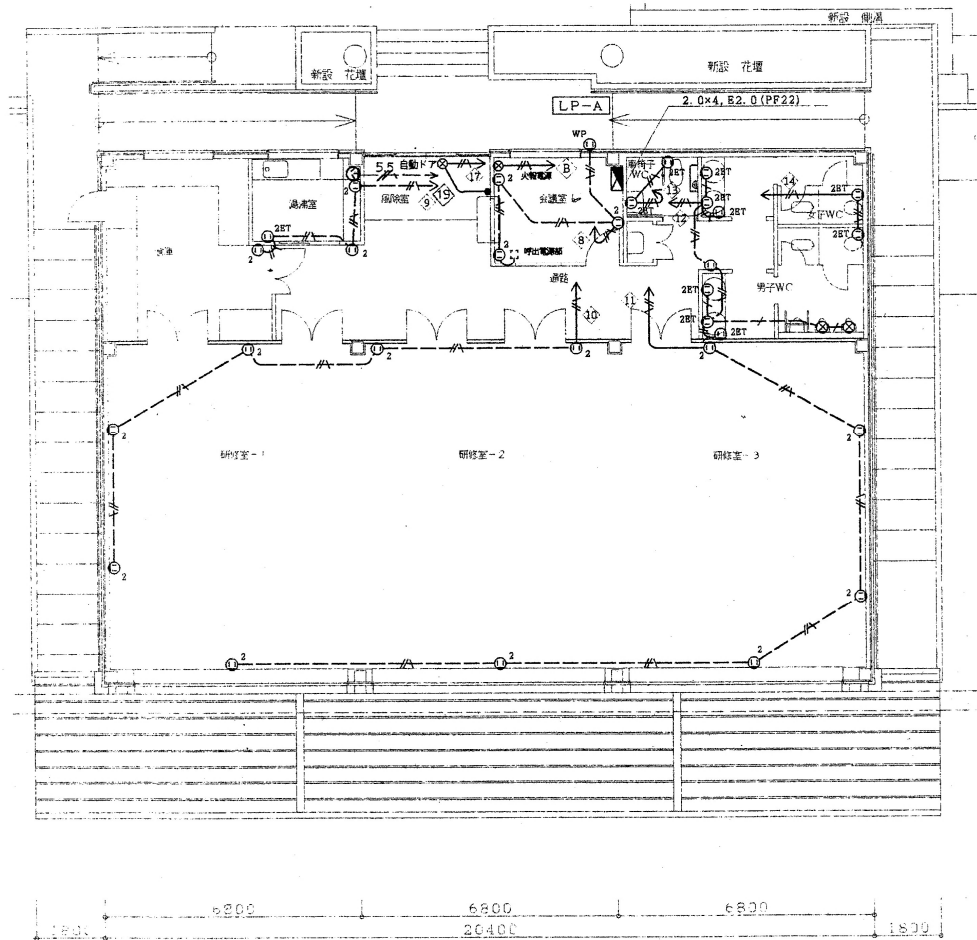

2階平面図 S=1:100

着工	
竣工	
監理	
施工	

株式会社 衛藤中山設計

DATE

JOB TITLE 郡山町高齢者等交流センター建設工事


DRAWING TITLE 1、2階 コンセント設備図

SCALE 1:100

一級建築士事務所 第1-8-216号

一級建築士 38030号 中山 克巳


E 6

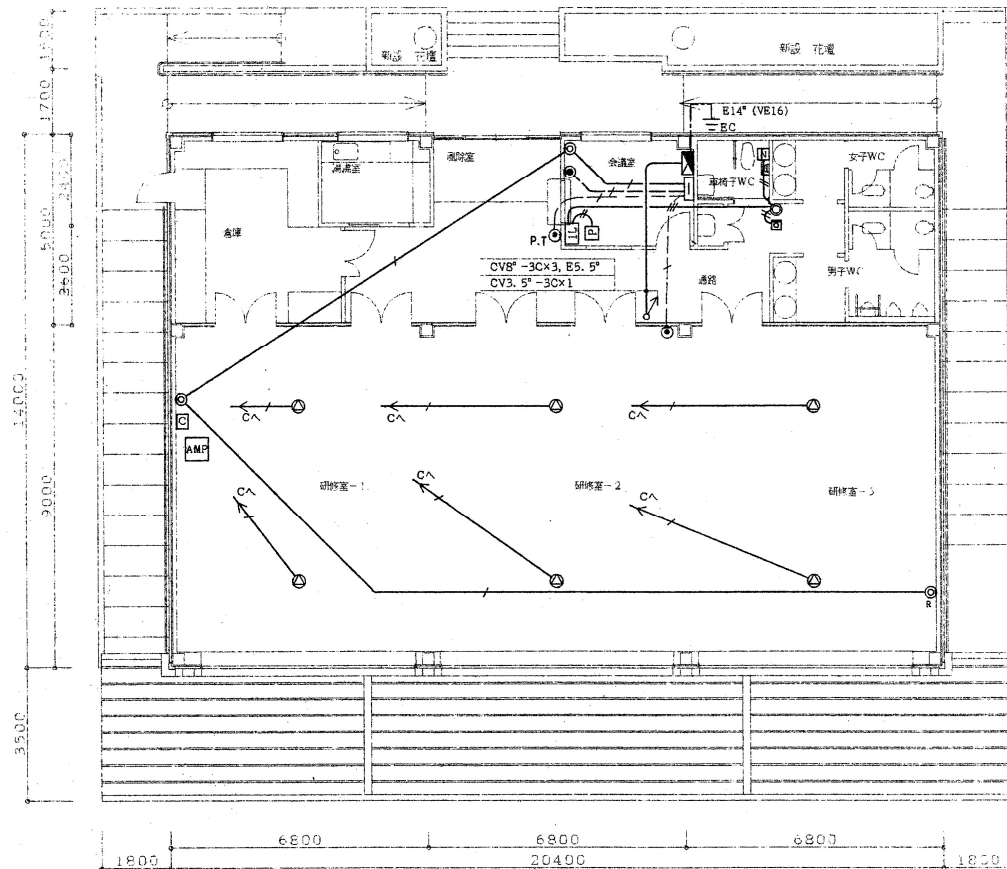

2階平面図 S=1:100

研修室放送設備凡例 (別途工事)

AMP	移動式ワゴンアンプ (別途工事)	ワイアレスチューナー (2Ch実装) ミキサー パワーアンプ 60W×4 ワイアレスアンテナ (ワゴンに取付) 移動式ワゴン
□	接続アンプ (別途工事)	壁埋込 スピーカー接続用
△	天井スピーカー (別途工事)	天井埋込形 8Ω 120W

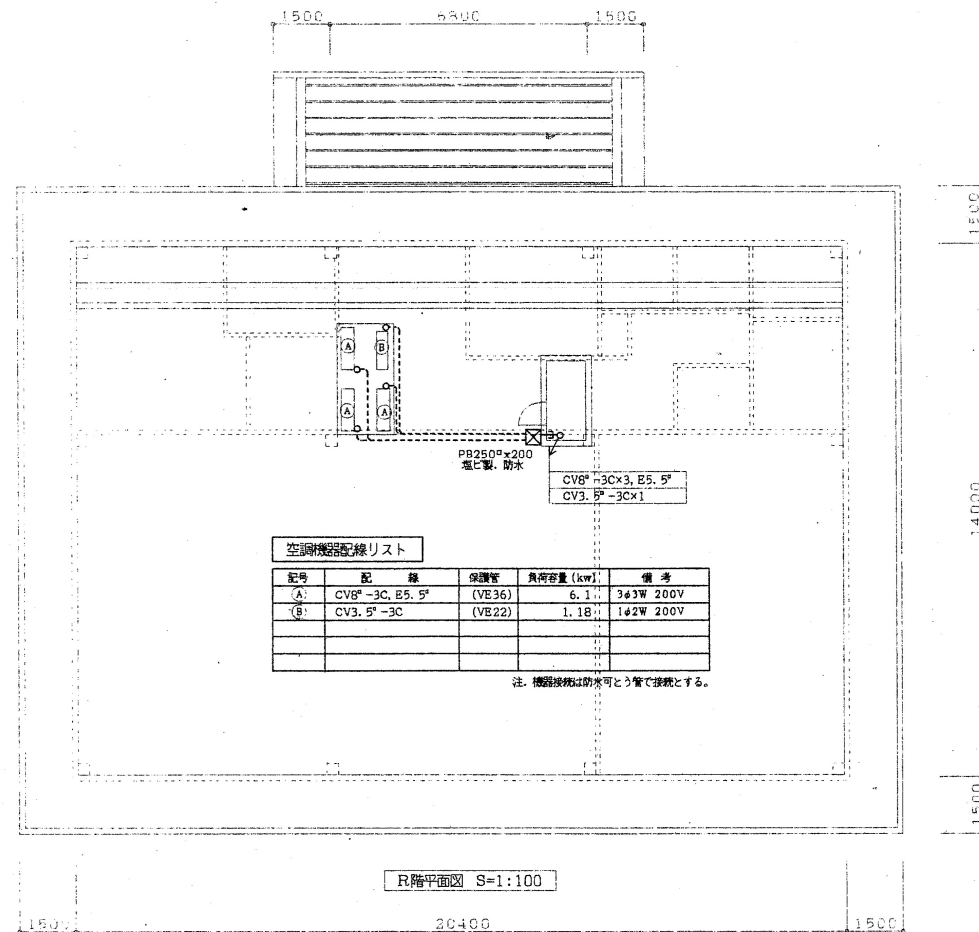

R階平面図 S=1:100

注記 1. 明記なき配線は下記に依る。

- テレビ共聴 S-5C-FB (PF16)
- トイレ呼出 AE1. 2-2C (PF16)
- 電話 AE1. 2-3C (PF16)
- 研修室放送 EBT0. 4-2P (PF16)
- 4S6 (PF16)

・ケーブルの二重天井内はコログン配線とする。
壁及びコンクリート部分は上記配管にて保護すること。

2. 研修室放送設備は全て別途工事とする。

施工	
竣工	
監理	
施工	

株式会社 衛藤中山設計

DATE




JOB TITLE
郡山町高齢者等交流センター建設工事

DRAWING TITLE
2階、R階 明電・動力設備図

SCALE
1:100

一級建築士事務所
第1-8-216号
鹿児島県知事登録
一級建築士 38030号 中山 克己

E 7

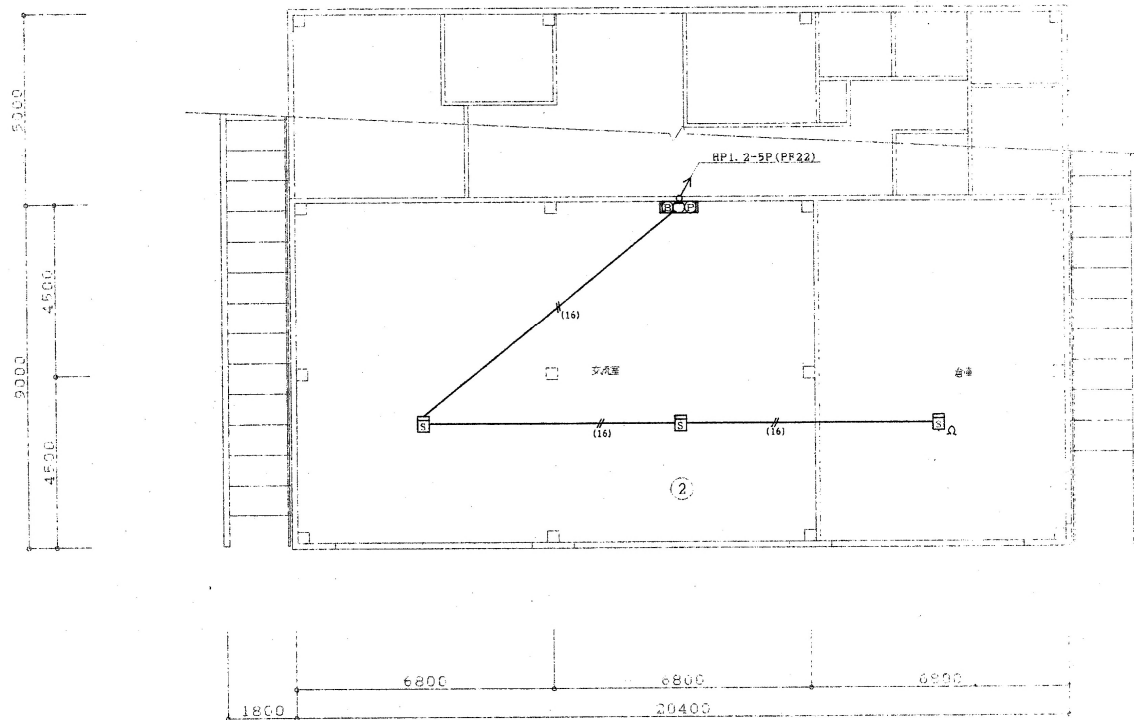

1階平面図 S=1:100

凡例表

記号	名称	仕様	備考
☒	火報受信機	P型2級5回線	警戒区域表示
☒ (16)	機器収納箱	埋込縦型 ⑥ ⑦ ⑧ 収納	
☒	煙感知器	2種 露出型 確認灯付	
☒	差動式スポット型感知器	2種 確認灯付	
①	定温式スポット型感知器	1種 防水型 確認灯付	
Ω	終端抵抗		
(No)	警戒区域番号		
---	警戒区域境界線		

明記なき配線は下記による

AE1. 2-2C
(16) AE1. 2-2C (PF16)

立上り立下げ、壁内は電線管にて保護する事

着工	
竣工	
監理	
施工	

株式会社 衛藤中山設計

DATE



JOB TITLE

郡山町高齢者等交流センター建設工事

DRAWING TITLE

1階 自動火災報知設備設備図

SCALE

1:100

一級建築士事務所


第1-8-216号

鹿児島県知事登録


一級建築士 38030号 中山 克巳

E

2

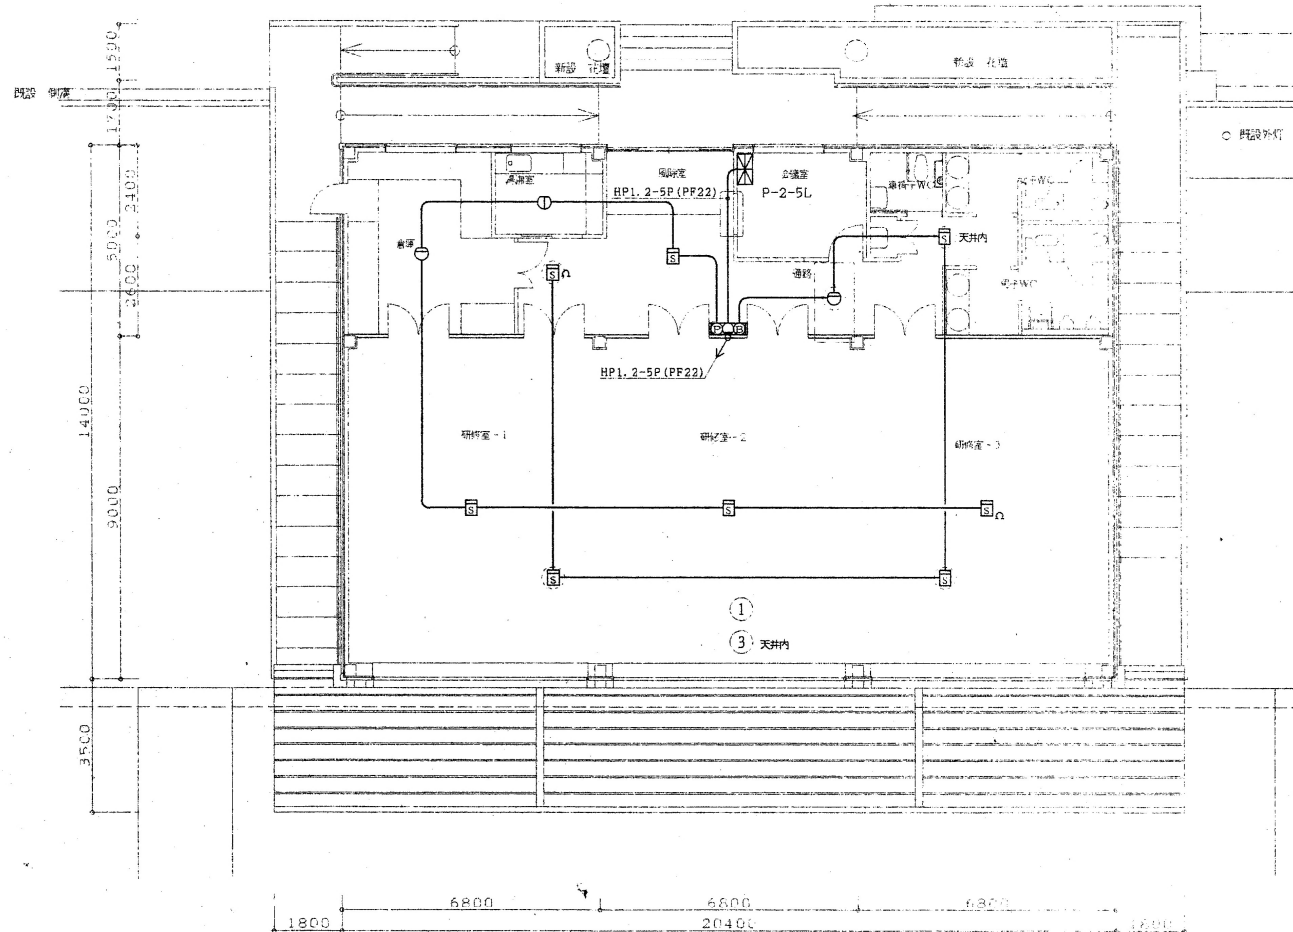

2階平面図 S=1:100

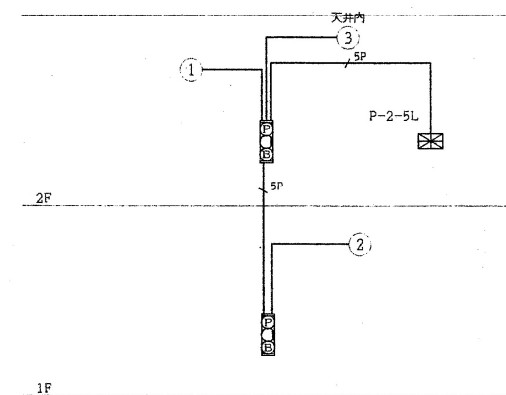

自動火災報知設備系統図

着工	
竣工	
監理	
施工	

株式会社 衛藤中山設計



JOB TITLE	郡山町高齢者等交流センター建設工事	一級建築士事務所 第1-8-216号
DRAWING TITLE	2階 自動火災報知設備設備図	鹿児島県知事登録
SCALE	1:100	一級建築士 38030号 中山 克巳
		E 5